


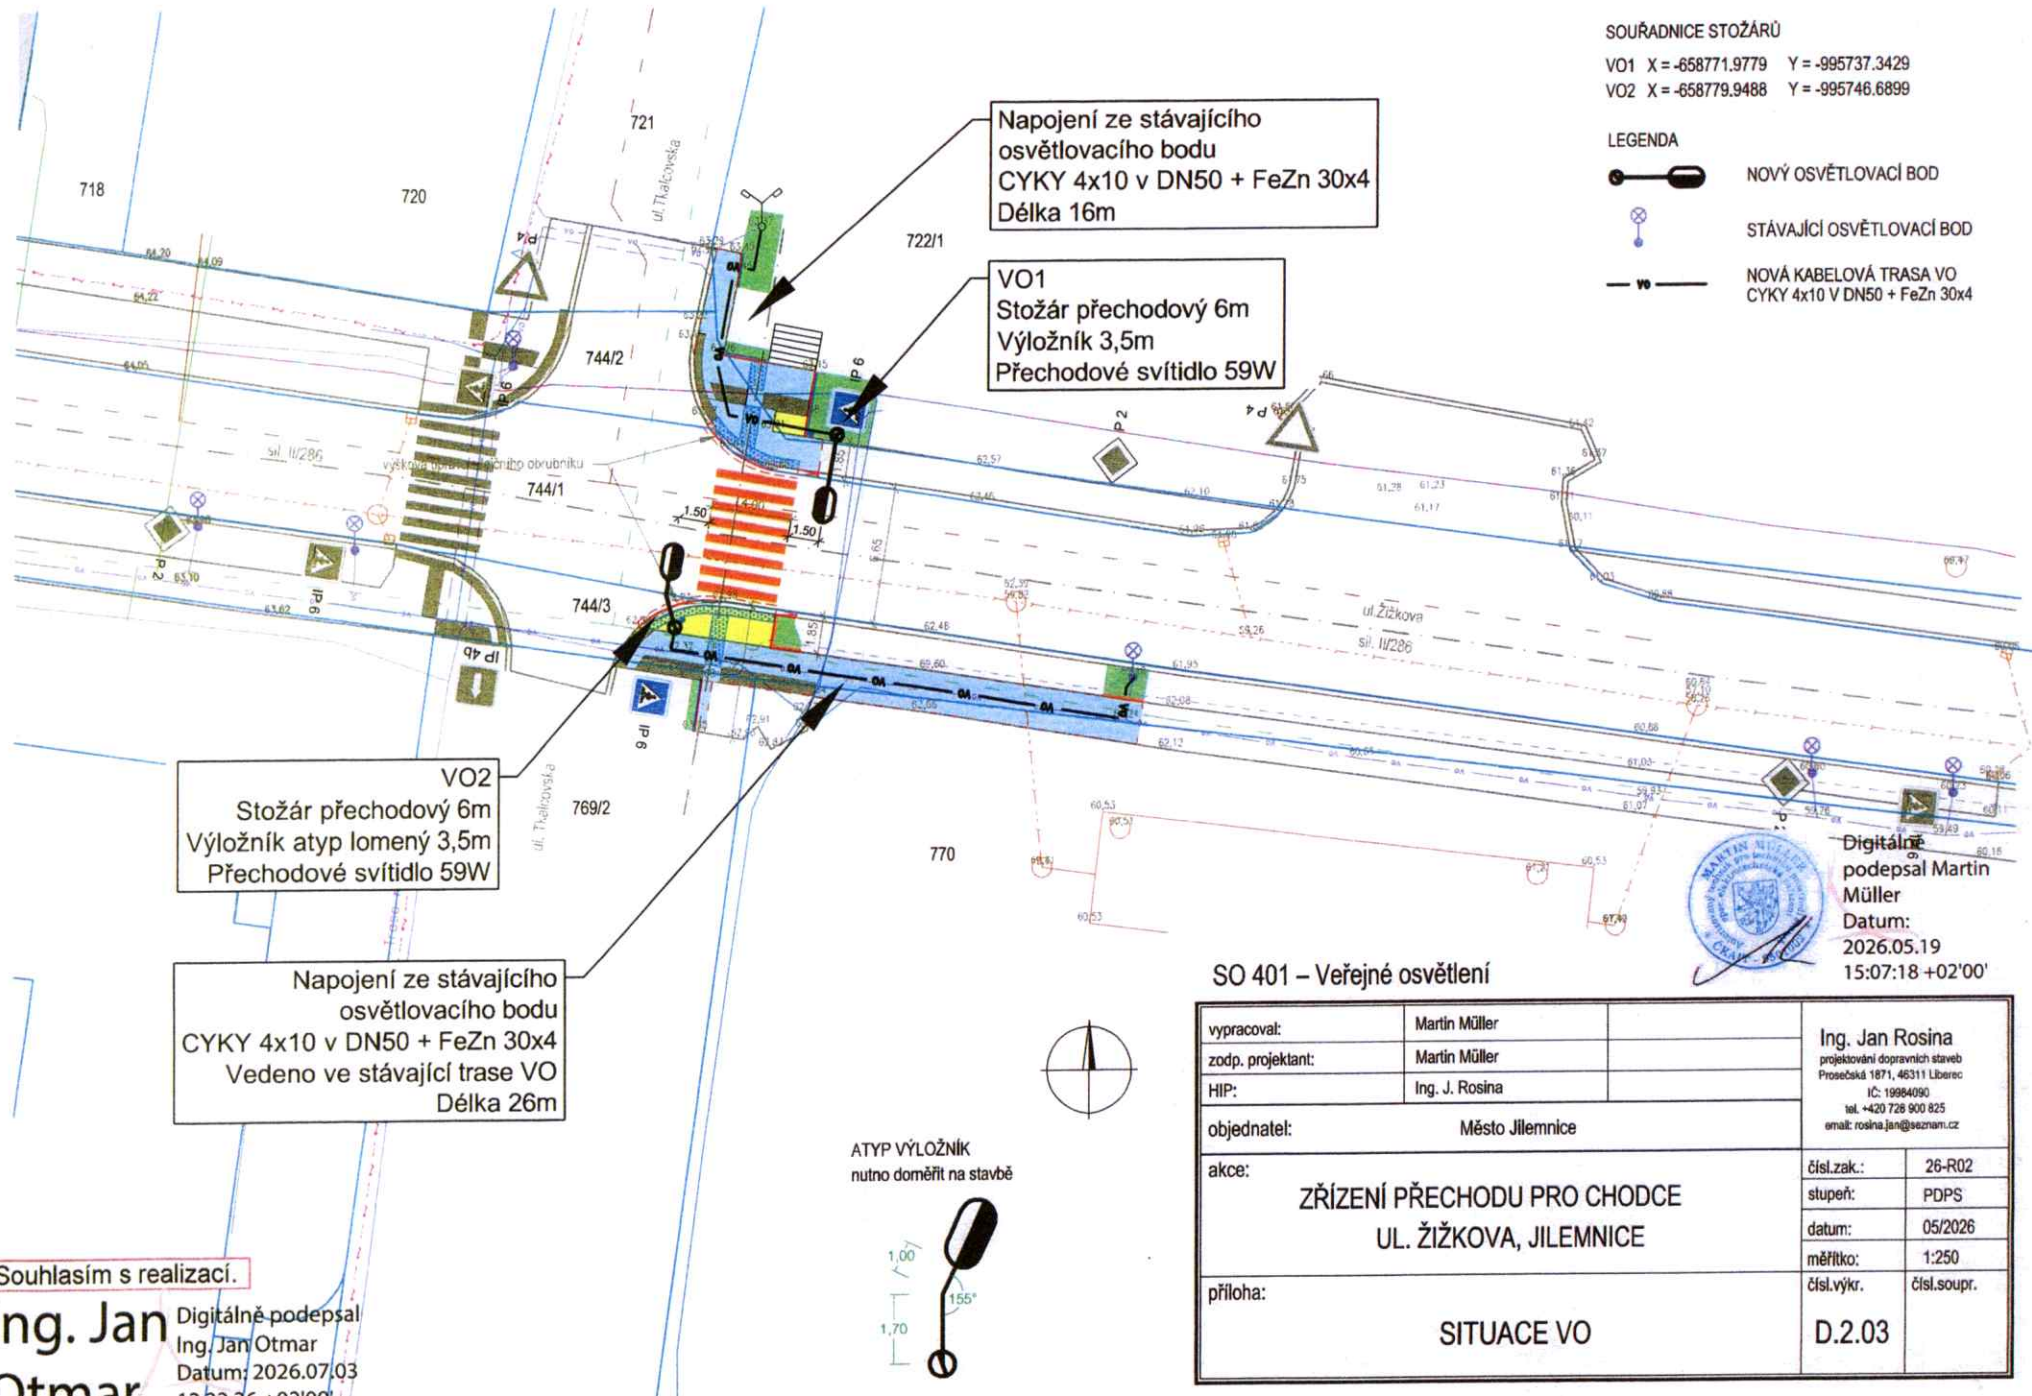

SOUŘADNICE STOŽÁRŮ

VO1 X = -658771.9779 Y = -995737.3429

VO2 X = -658779.9488 Y = -995746.6899

LEGENDA

- NOVÝ OSVĚTLOVACÍ BOD
- STÁVAJÍCÍ OSVĚTLOVACÍ BOD
- NOVÁ KABELOVÁ TRASA VO
CYKY 4x10 V DN50 + FeZn 30x4

VO2
Stožár přechodový 6m
Výložník atyp lomený 3,5m
Přechodové světlo 59W

Napojení ze stávajícího
osvětlovacího bodu
CYKY 4x10 v DN50 + FeZn 30x4
Vedeno ve stávající trase VO
Délka 26m

Napojení ze stávajícího
osvětlovacího bodu
CYKY 4x10 v DN50 + FeZn 30x4
Délka 16m

VO1
Stožár přechodový 6m
Výložník 3,5m
Přechodové světlo 59W

SO 401 – Veřejné osvětlení

vypracoval:	Martin Müller	<div>Ing. Jan Rosina projektování dopravních staveb Prosečská 1871, 46311 Liberec IČ: 19984090 tel. +420 728 900 825 email: rosina.jan@seznam.cz</div>	
zodp. projektant:	Martin Müller		
HIP:	Ing. J. Rosina		
objednatel:	Město Jilemnice		
akce:	ZŘÍZENÍ PŘECHODU PRO CHODCE UL. ŽIŽKOVA, JILEMNICE		čísł.zak.: 26-R02
příloha:	SITUACE VO		stupeň: PDPS
			datum: 05/2026
			měřítko: 1:250
		čísł.výkr.	čísł.soupr.
		D.2.03	

Souhlasím s realizací.

Ing. Jan Otmar
Datum: 2026.07.03
12:22:36 +02'00'

ATYP VÝLOŽNÍK
nutno doměřit na stavbě

